




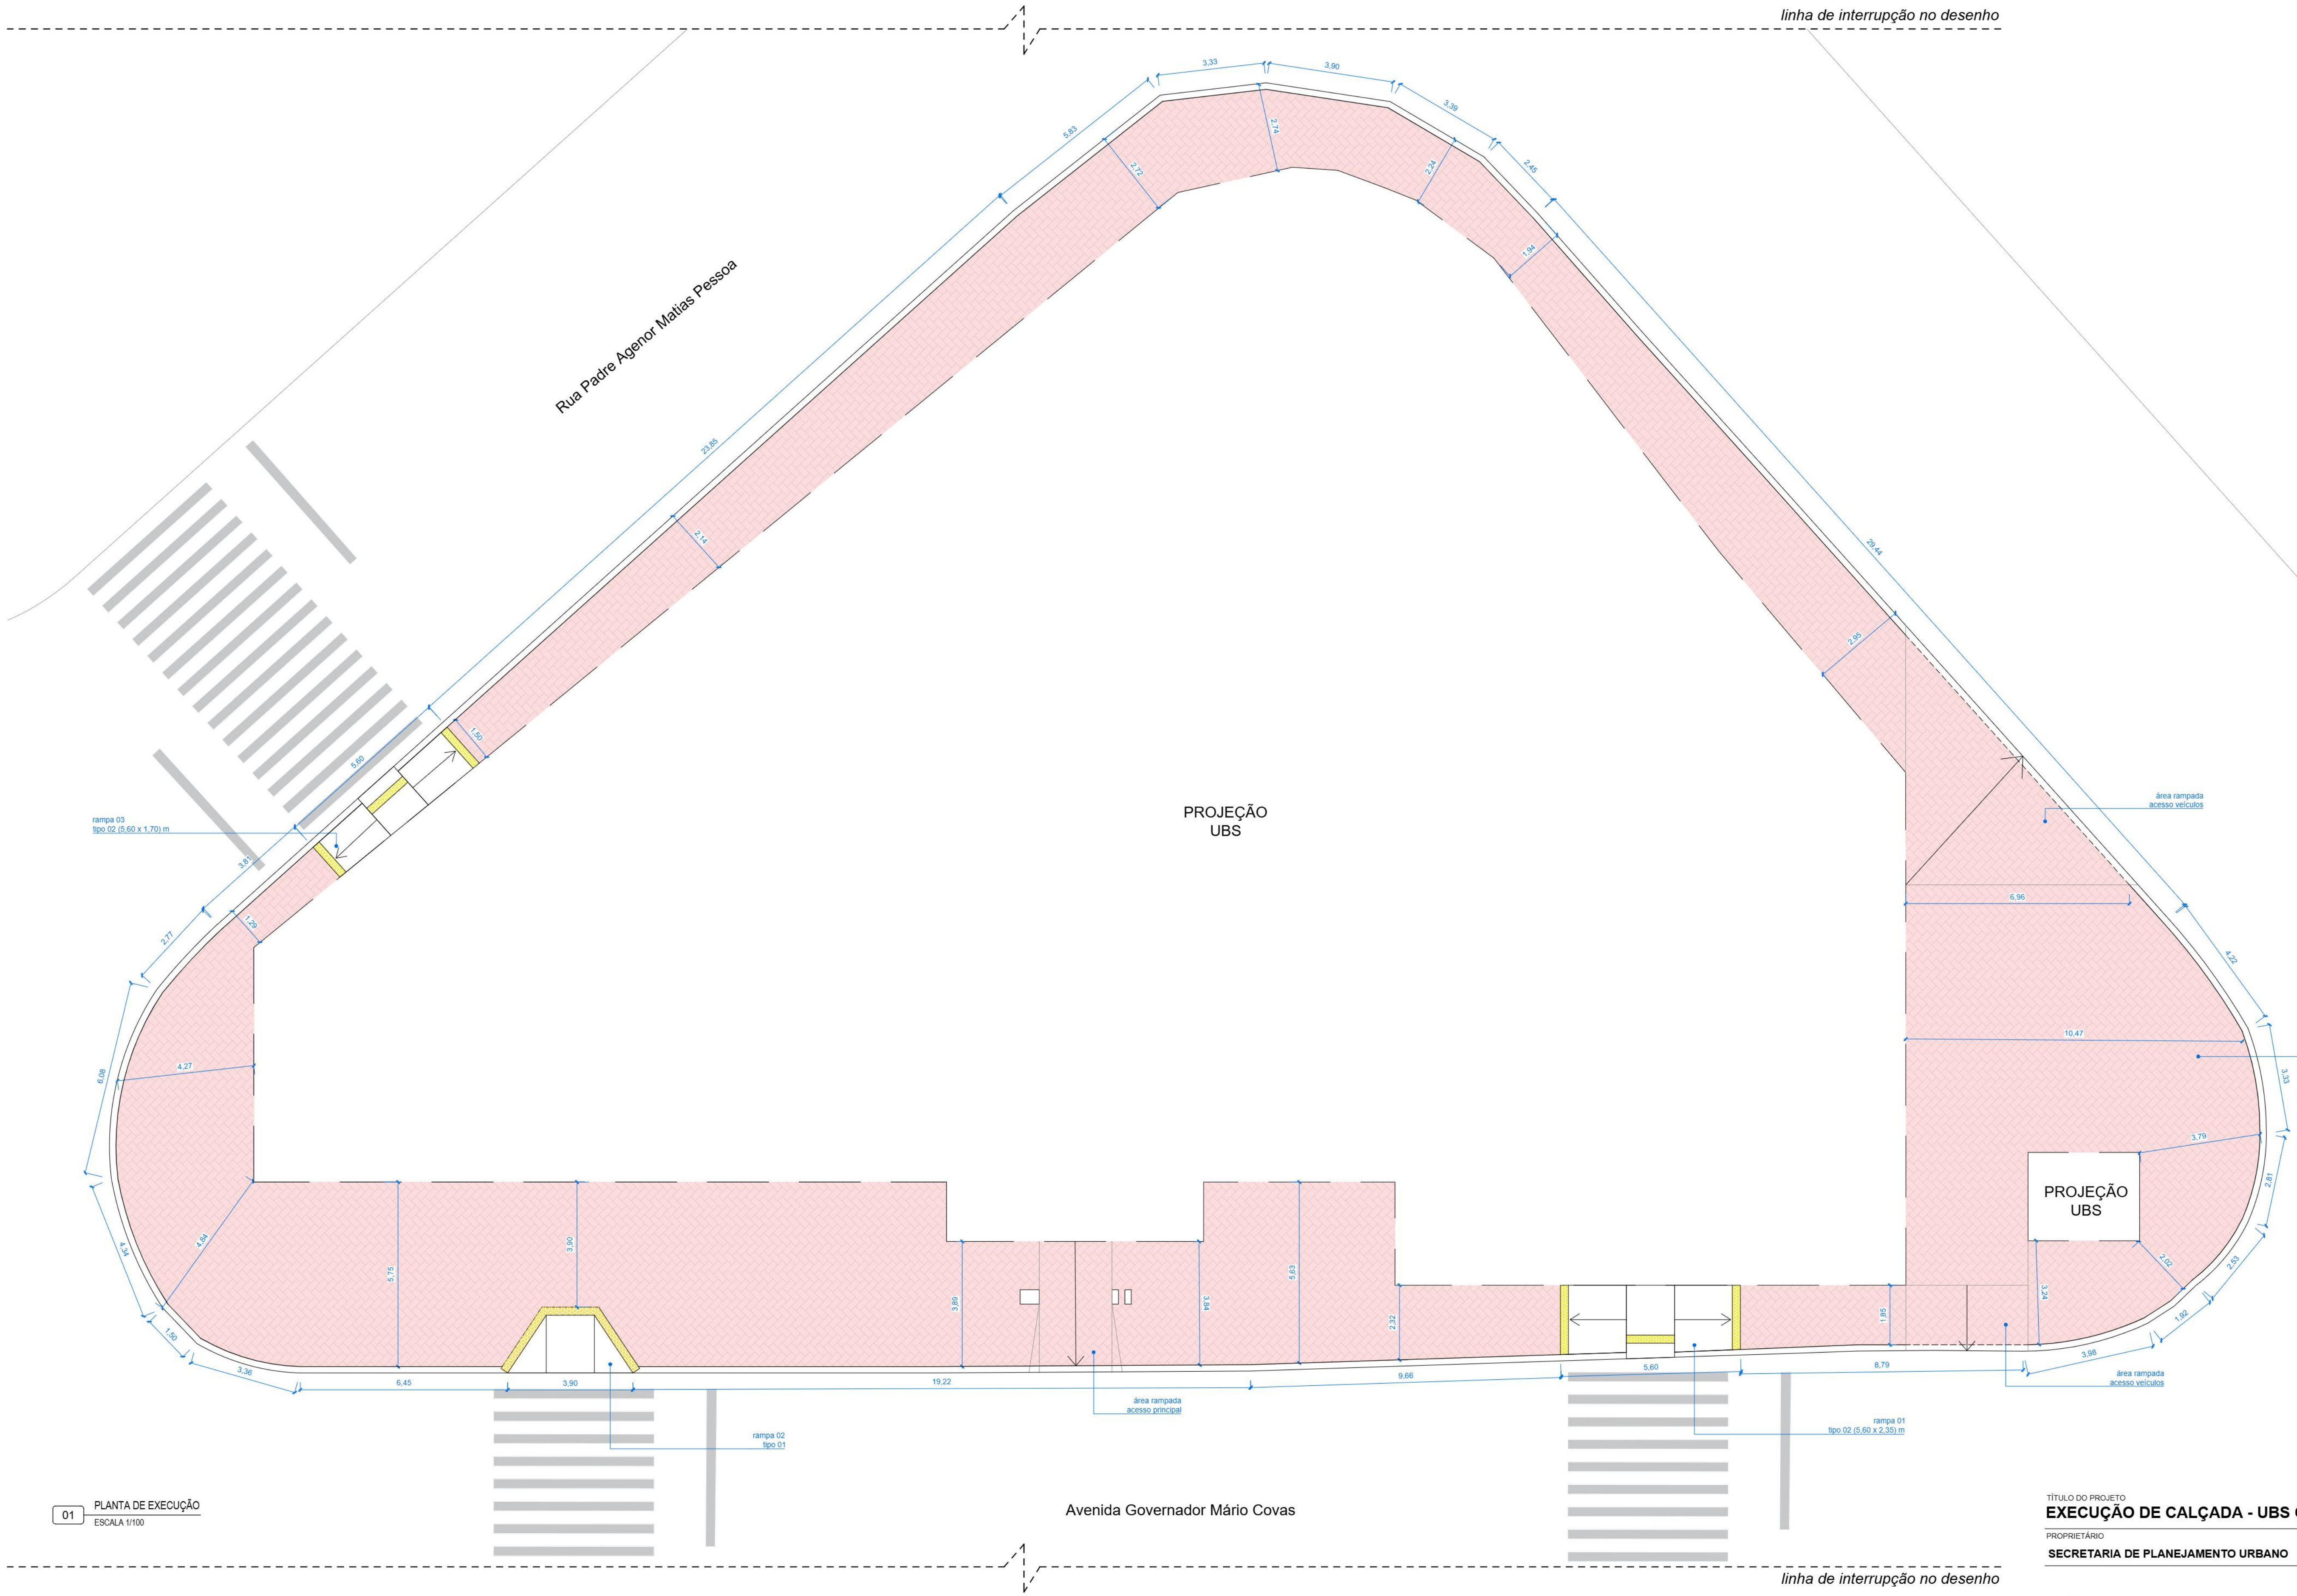


01 PLANTA DE EXECUÇÃO  
ESCALA 1/100

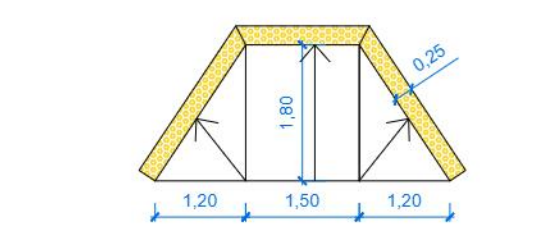


02 RAMPA DE ACESSIBILIDADE - TIPO 01  
ESCALA 1/100

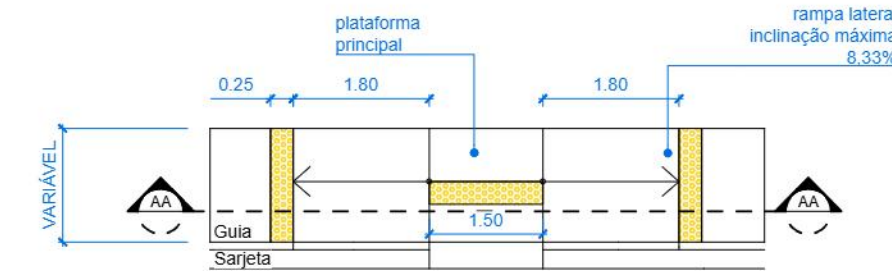

03 RAMPA DE ACESSIBILIDADE - TIPO 02  
ESCALA 1/100

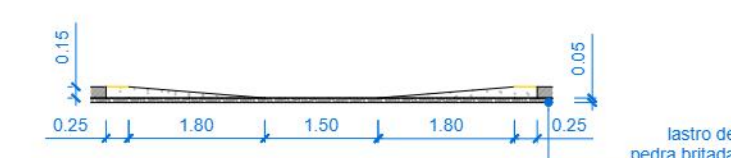

04 RAMPA DE ACESSIBILIDADE - TIPO 02 - CORTE AA  
ESCALA 1/100

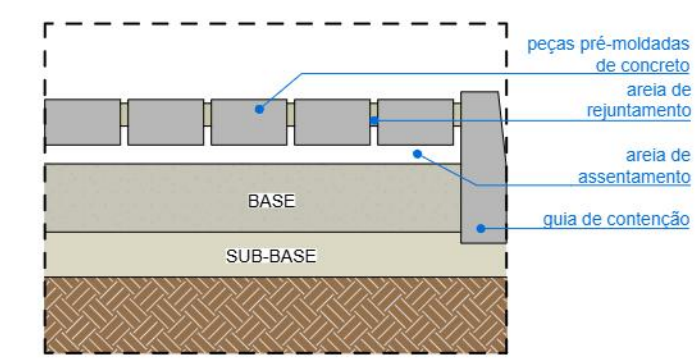

05 DETALHE PISO INTERTRAVADO  
SEM ESCALA

TÍTULO DO PROJETO  
**EXECUÇÃO DE CALÇADA - UBS CENTRAL**  
PROPRIETÁRIO  
SECRETARIA DE PLANEJAMENTO URBANO



ENDEREÇO  
Praça Josino Ribeiro da Silva, Nº100 , bairro Frei Galvão, Potim-SP

TÍTULO DA PRANCHA  
**PLANTA BAIXA E DETALHES**

| DESCRIÇÃO DA ETAPA       | REVISÃO    | UNIDADE       | DATA              | ESCALA          |
|--------------------------|------------|---------------|-------------------|-----------------|
| <b>PROJETO EXECUTIVO</b> | <b>R00</b> | <b>METROS</b> | <b>11/08/2026</b> | <b>INDICADA</b> |

RESPONSÁVEL TÉCNICO  
**JOSÉ LUIZ DE SOUZA FERNANDES - CREA 5070242882**  
ASSINATURA

JOSE LUIZ DE SOUZA  
FERNANDES:11559148640  
Assinado de forma digital por JOSE LUIZ DE SOUZA FERNANDES:11559148640  
Data: 2026.08.12 10:23:04 -03'00'